


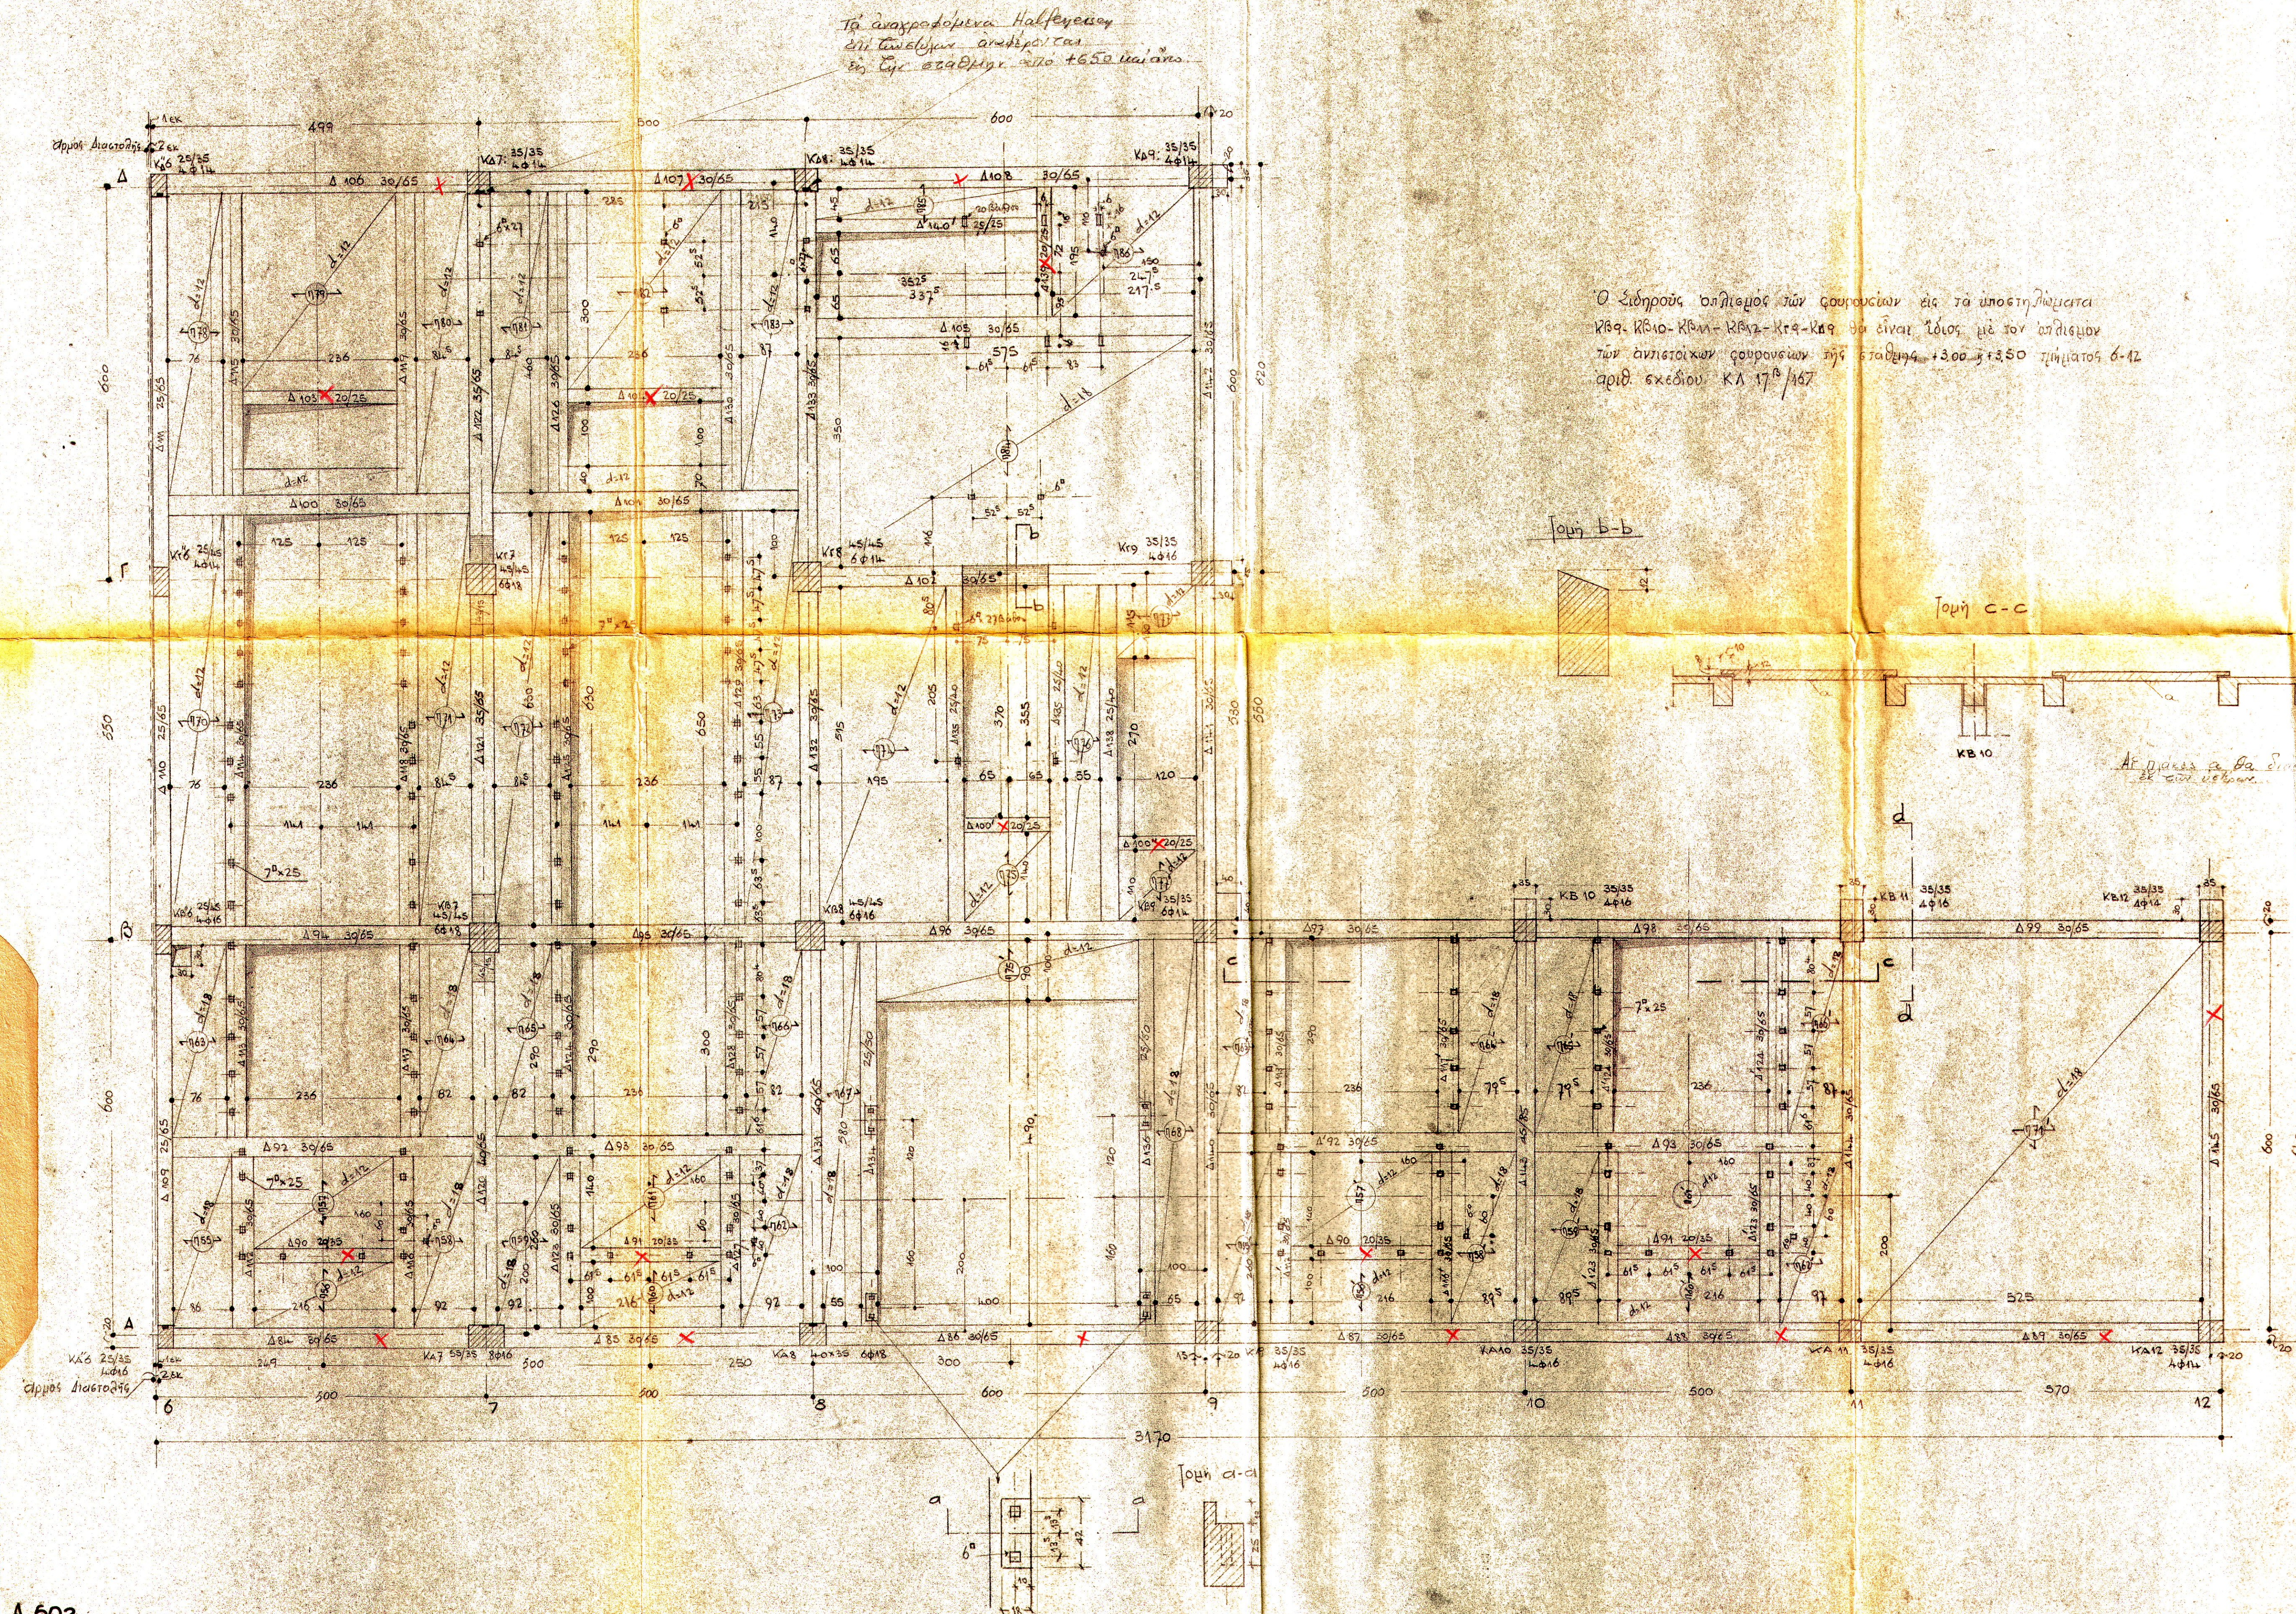

Έργο Πτολεμαΐδος
Βιομηχανικόν Συγκρότημα
Κτίριον Κατεργασίας φυσικού λιγνίτου
Δάλεδον + 6,50 Τμήμα 6-12

Πτολεμαϊσπρόεκτ
Industriewerk Nassdienst
Bühne + 6,50 Teil 6-12


Μηχανικός
[Signature]

Κλίμαξ
Maßstab 1:50

ΚΑ 37
368
φλ 17/140

Οκτώβριος 1957

Προμ. 315/256

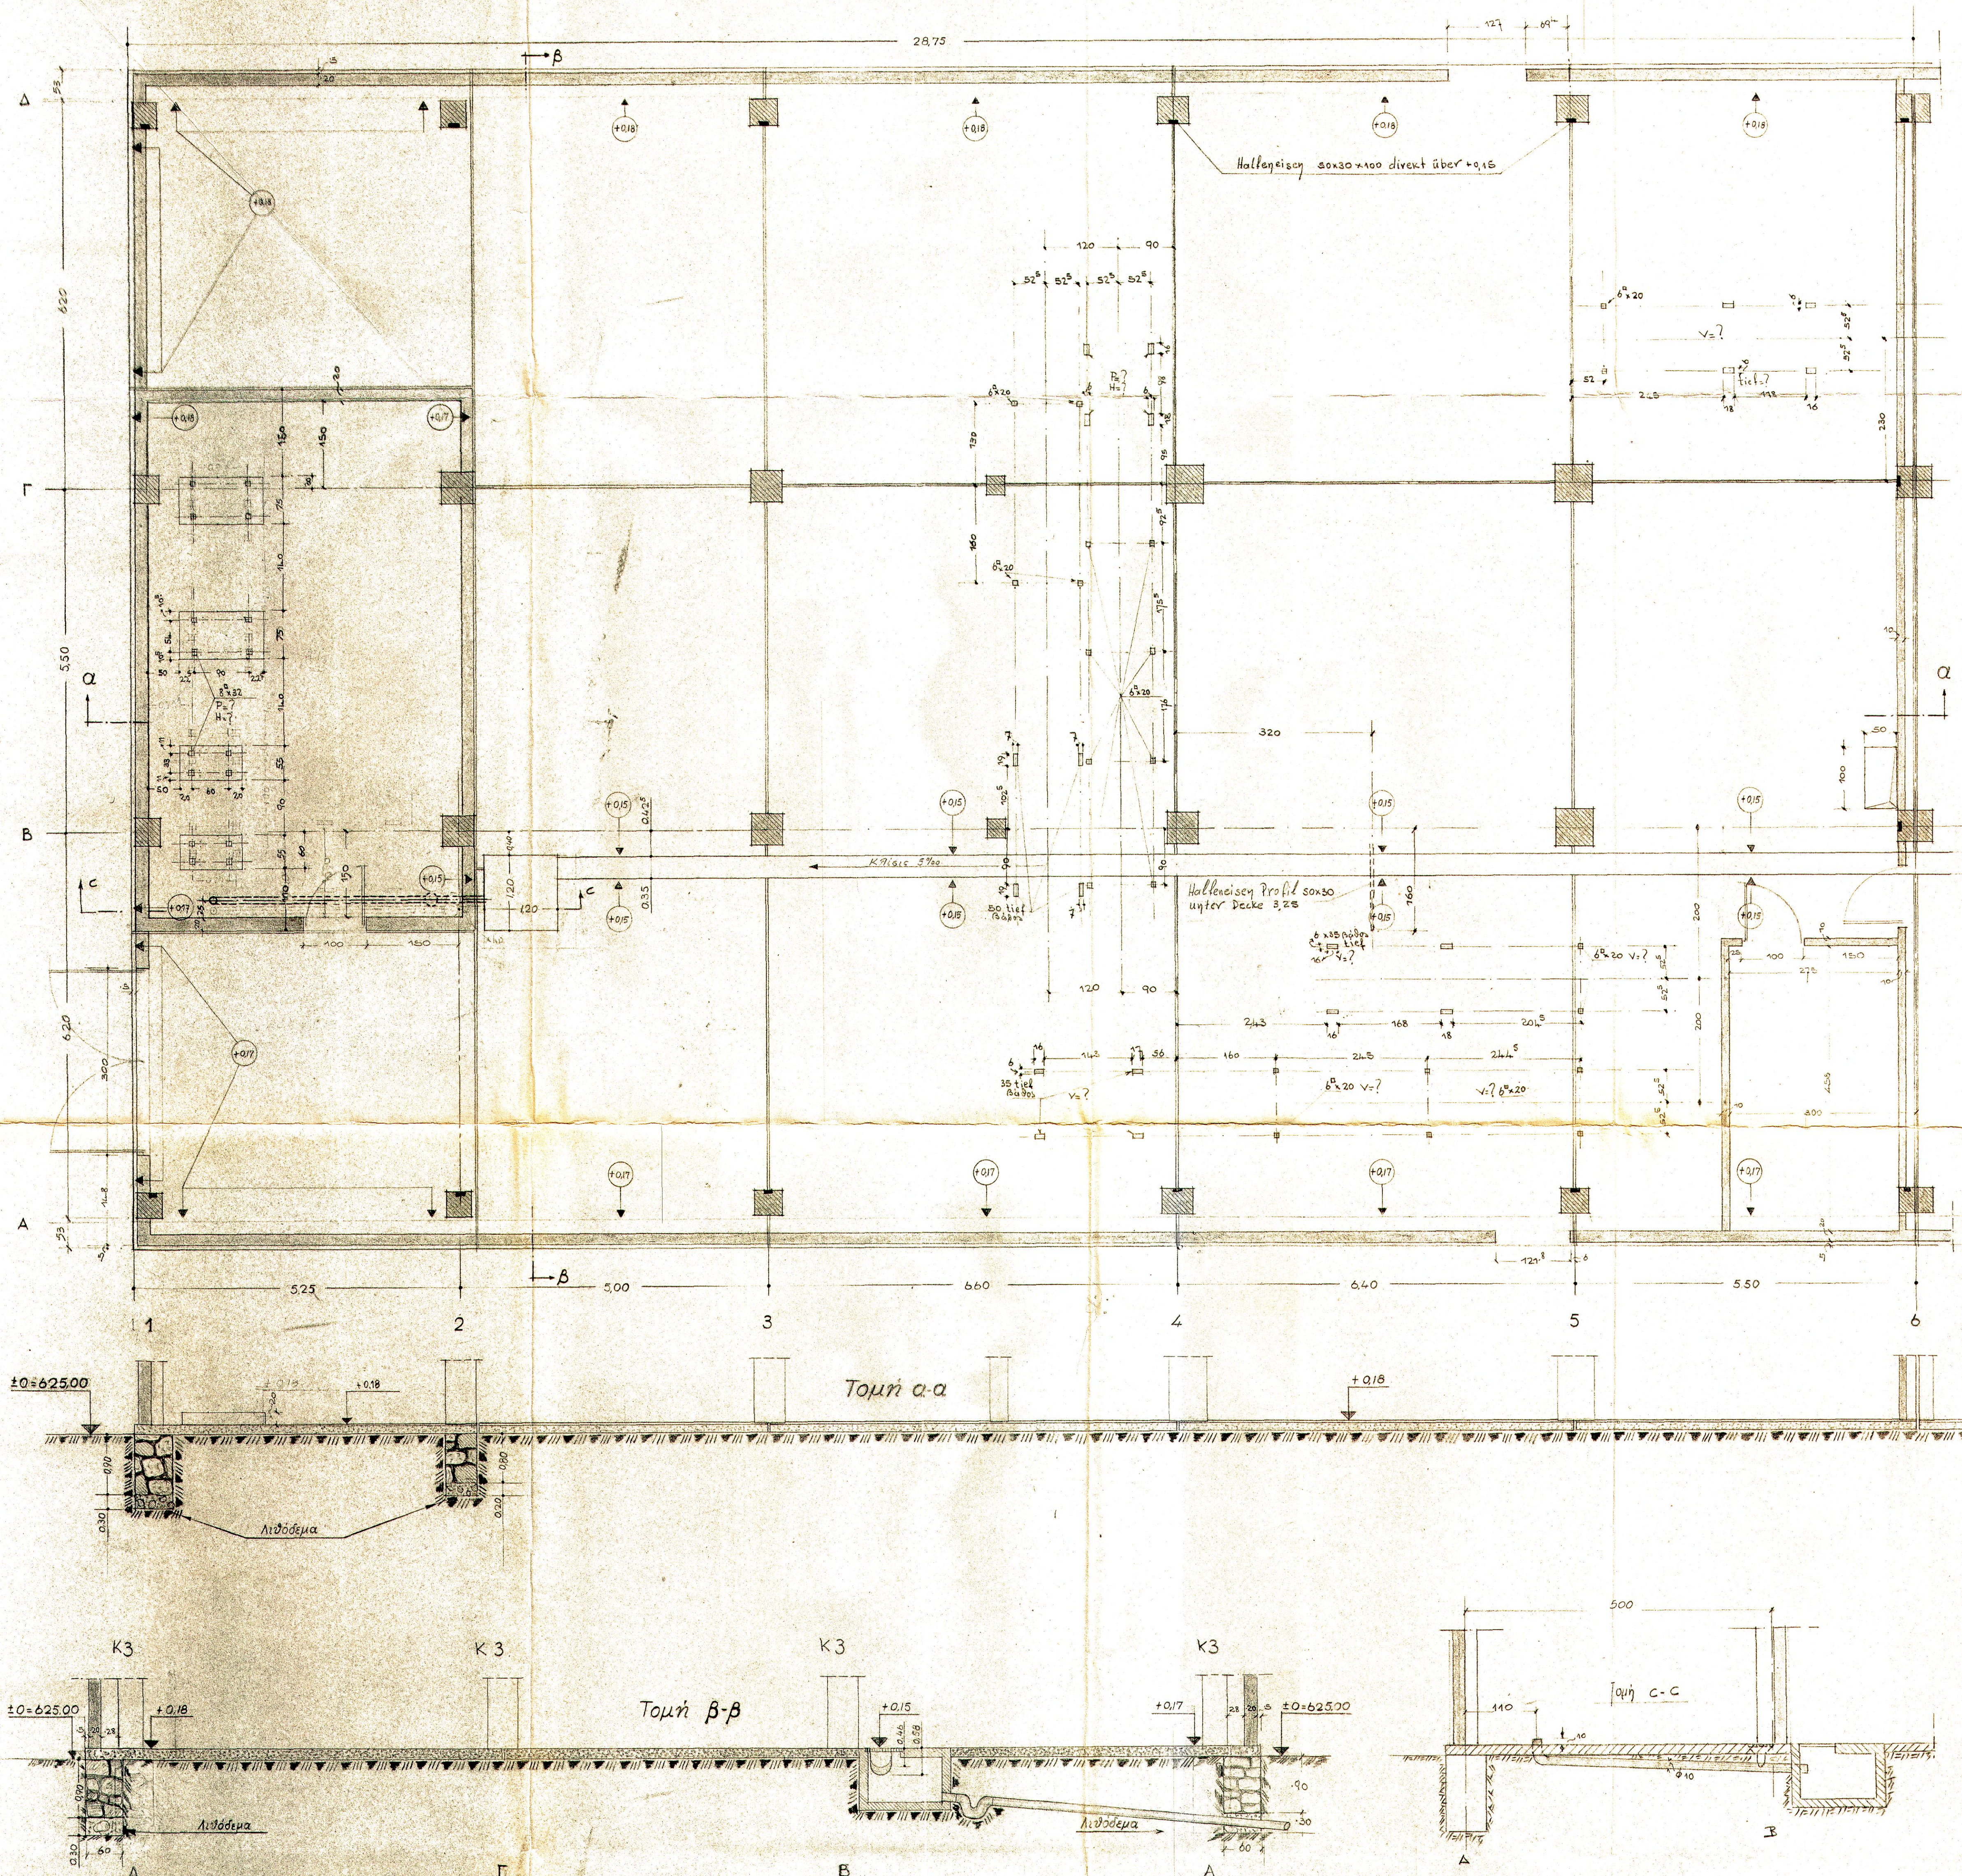

29

Έργον Πτολεμαΐδος
 Βιομηχανικόν Συγκρότημα
 Κτίριον Κατεργασίας φυσικοῦ λιγνίτου
 Δάπεδον + 0,15
 Ἀπὸ ὑποστυλώματος 1+6

Ptolemaisprojekt

Indusriewerk Nassdient

Grundriss +0,15

von Säulen 1+6

Κλίμαξ
Μαῖσταβ

1:50

ΚΛ 6
155

Ἰούλιος 1937

Προμ. 315/206